


【工事範囲】

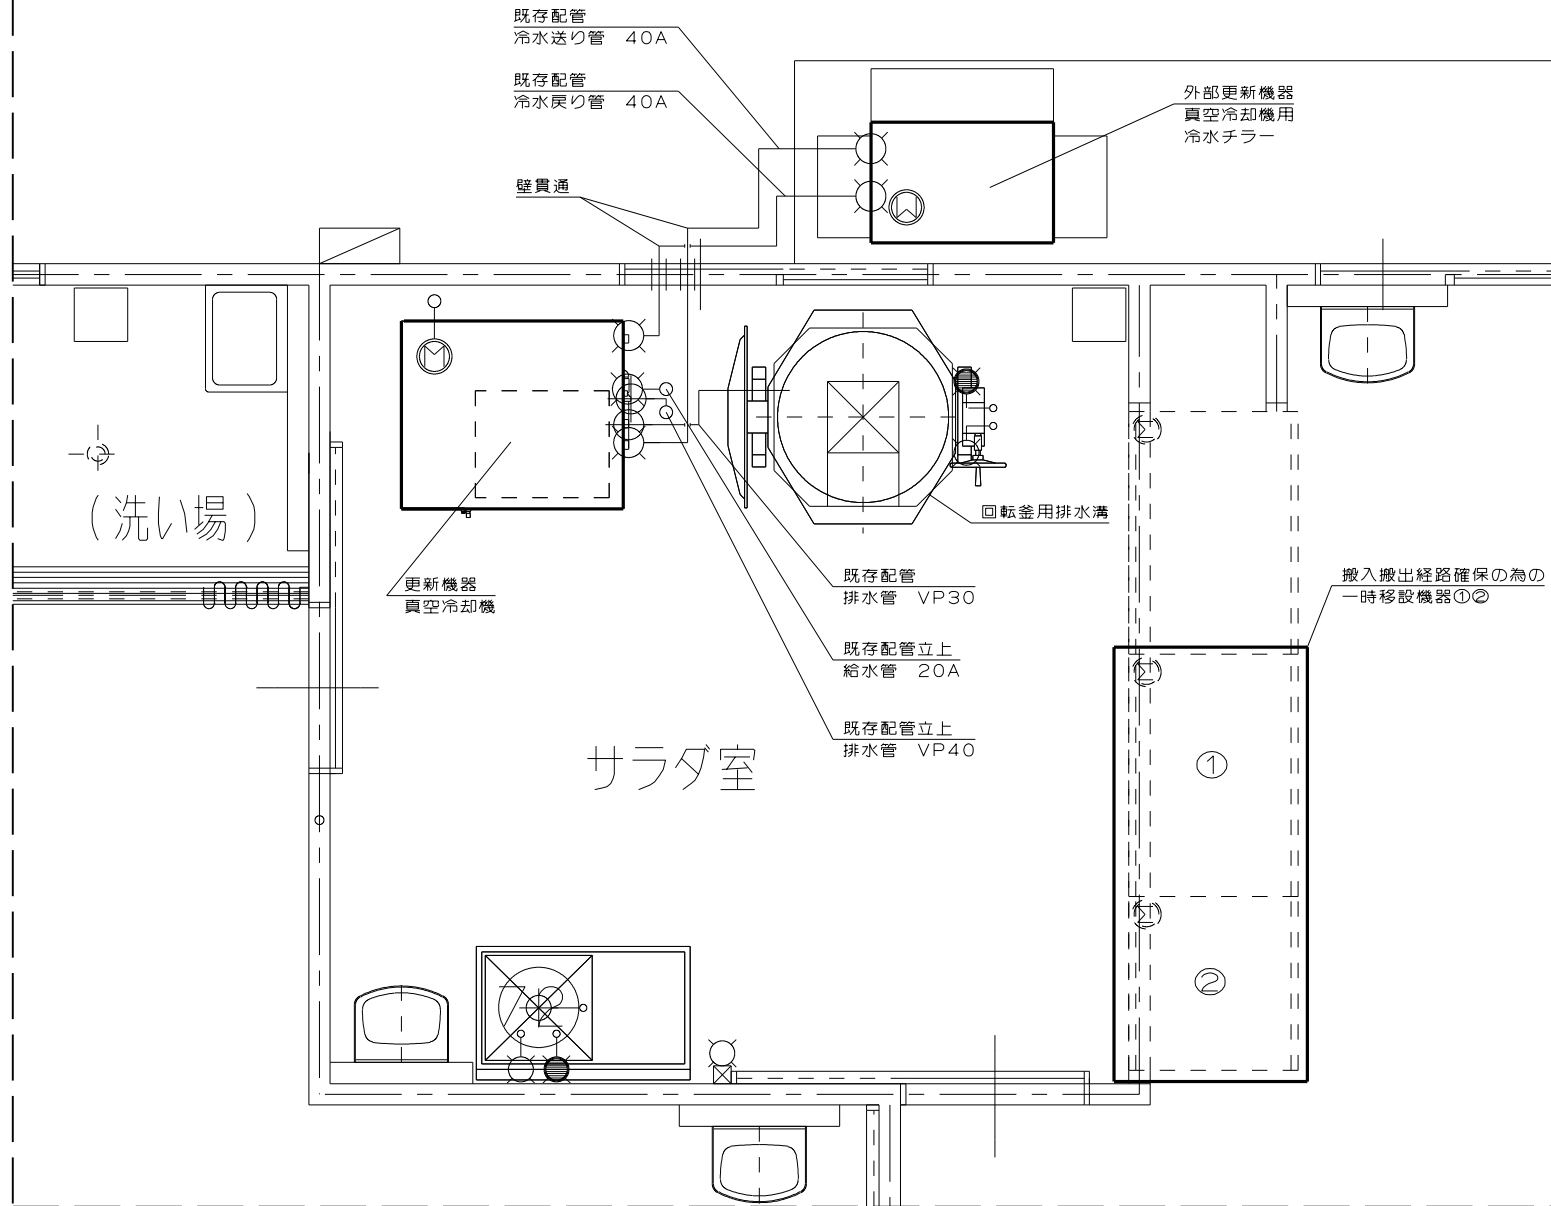

○ 給 水	▲ ガス立ち上り	□ スイッチ(単相)	⊙ 電動機(単相)
● 給 湯	○ ギャスホースカラン	□ スイッチ(三相)	⊙ 電動機(三相)
⊕ 排 水	□ 給 気	⊖ コンセント(単相)	⊗ 換気扇
⊖ 床排水	■ 排 気	⊖ コンセント(三相)	⊗ 換気フード

工事名称 福島市・川俣町学校給食センター
真空冷却機更新工事

縮尺【A3】
1/30

図面名称
機器設置場所概要図2(配管)